


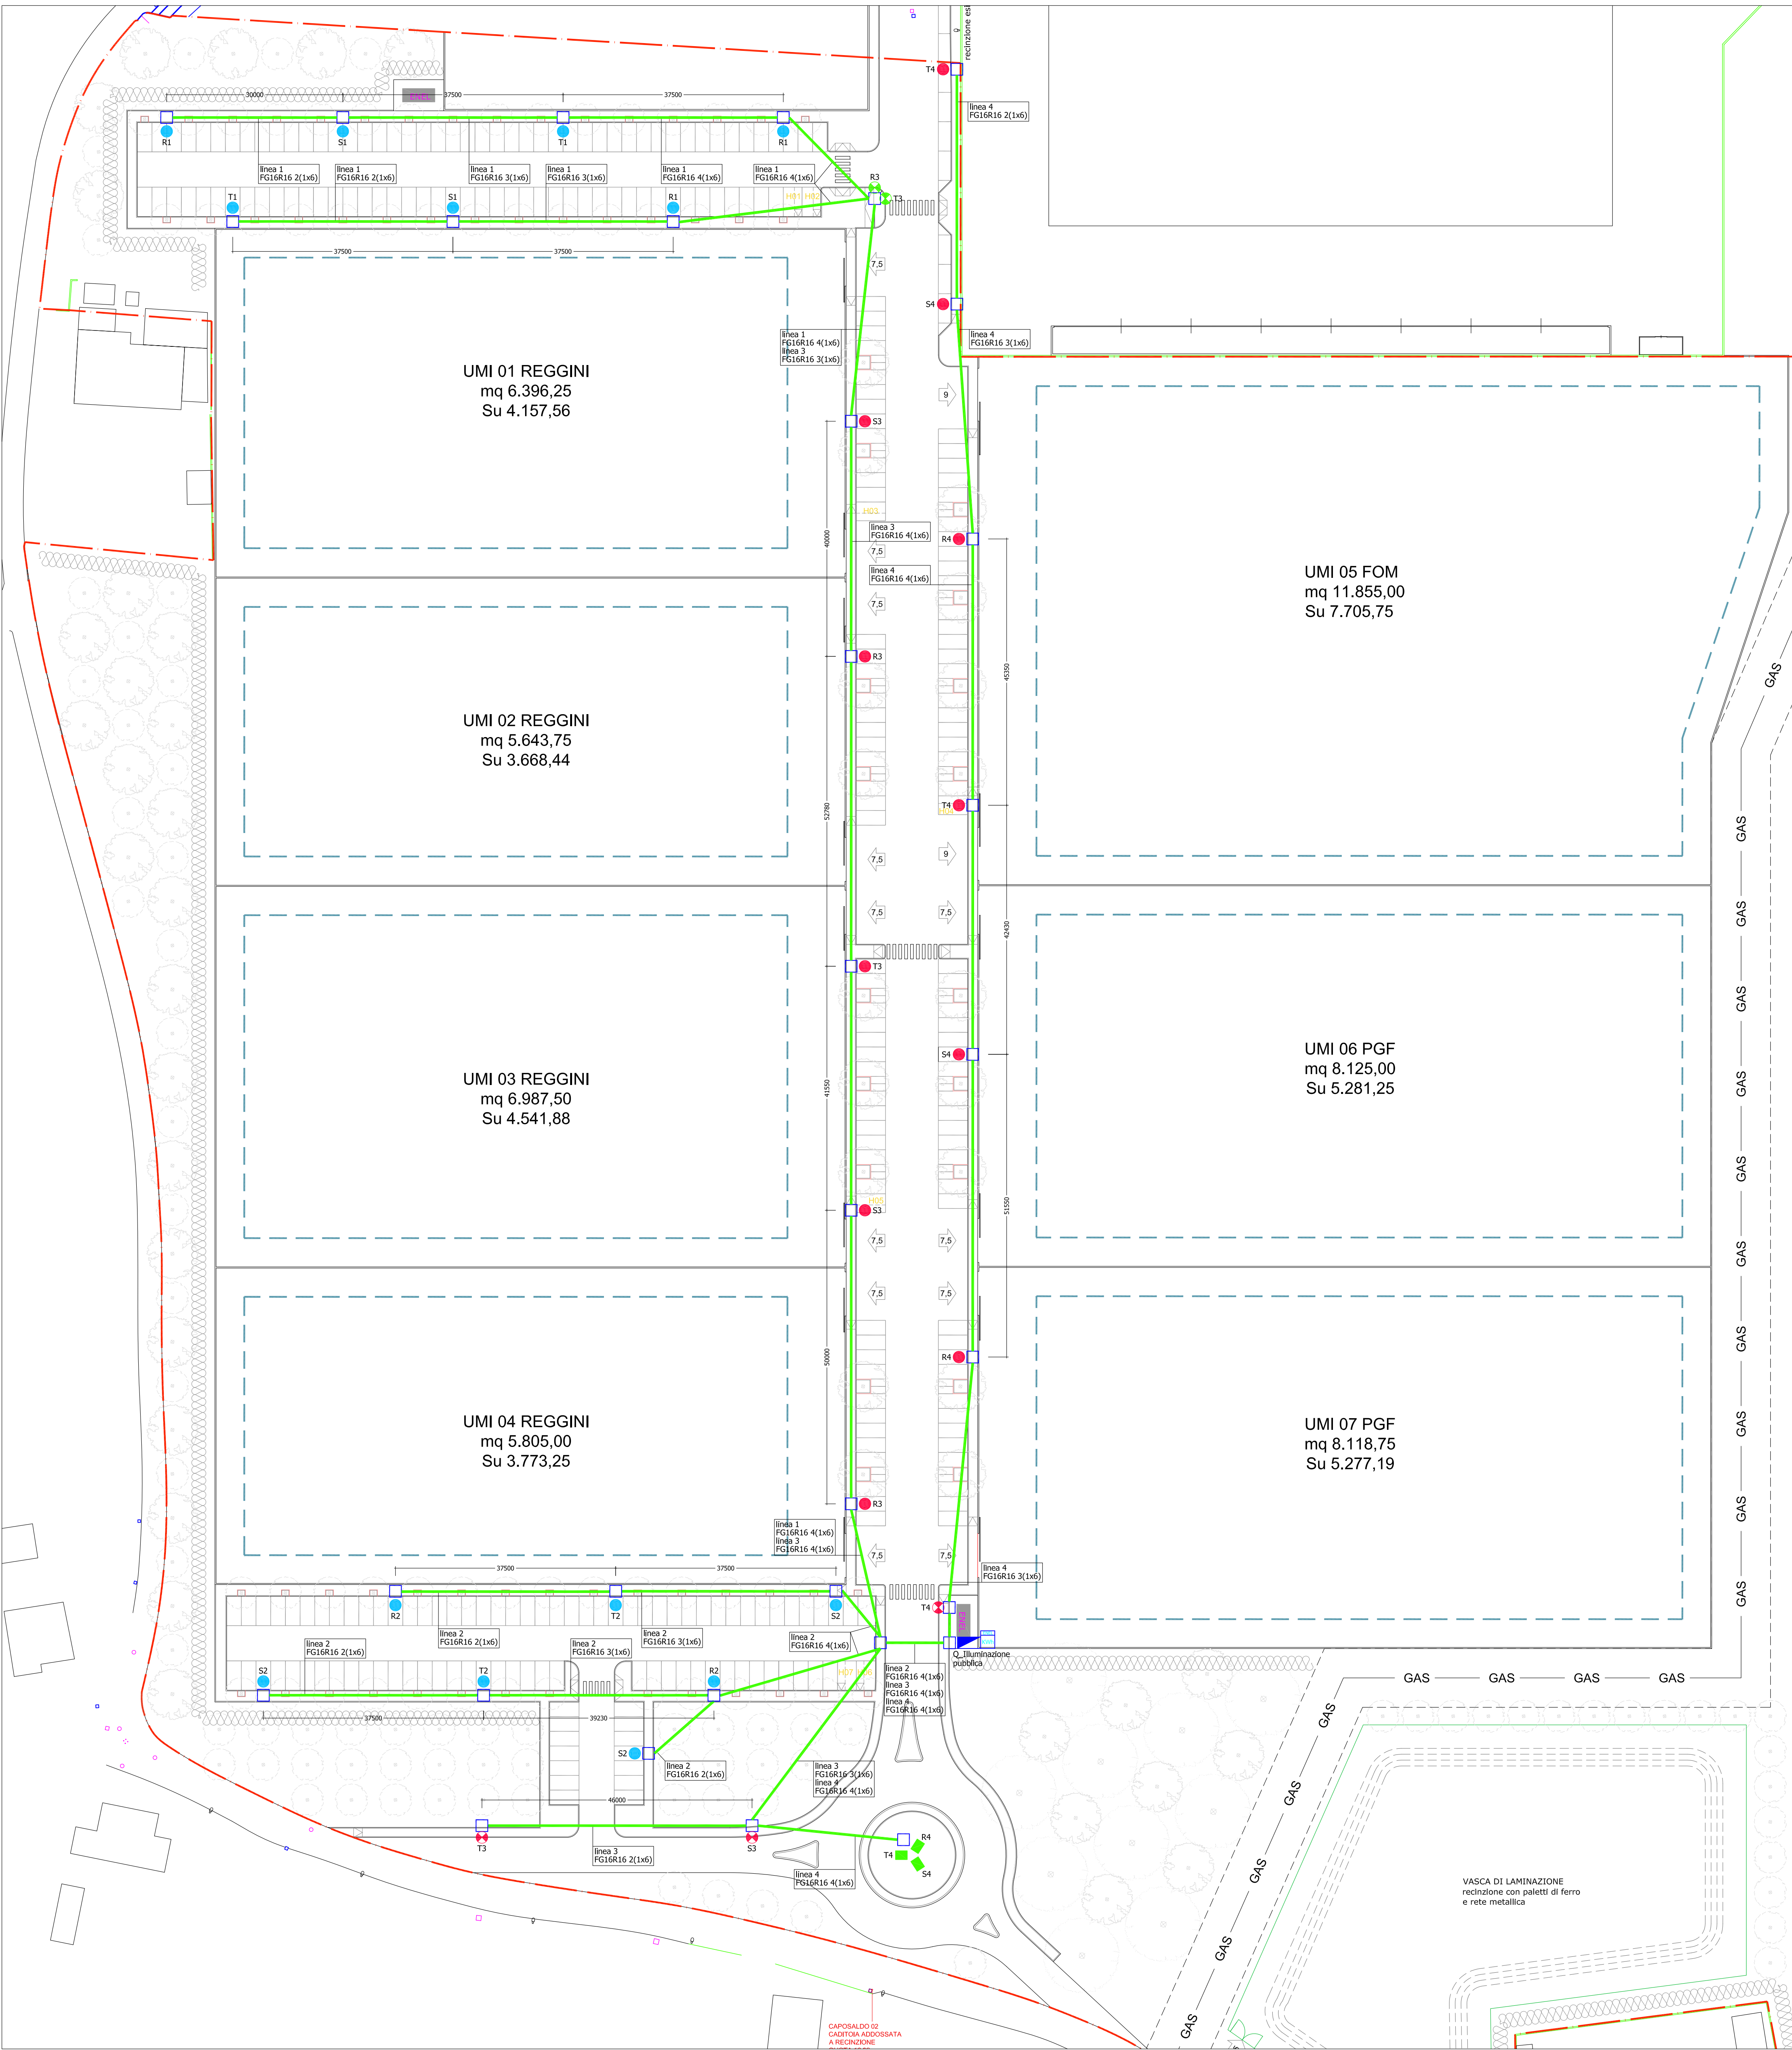


PLANIMETRIA GENERALE - Illuminazione pubblica
scala 1:500

KAİROS



Caratteristiche generali	
Descrizione: armatura a braccio LED	
Classe di isolamento: classe II	
Tensione nominale: 220-240 V/50/60 Hz	
Grado di protezione: IP 66	
Protezione contro gli urti: IK08	
Dimensione di protezione: 1000x1000 mm (dimensione di protezione per l'installazione in LED di tipo A, in base alla temperatura di esercizio)	
Temperatura ambiente: -30°C +50°C	
Peso: 0,02 kg	
Superficie esposta laterale: 0,11 m²	
Protezione da sovraccarichi: modo comune: 10 A	
Protezione da sovraccarichi: modo differenziale: 10 A	
Driver: integrato	
Marchio e Certificazione: ENEC / CE	
Garanzia: 5 anni apparecchi LED	

KAİROS - scala 1:10

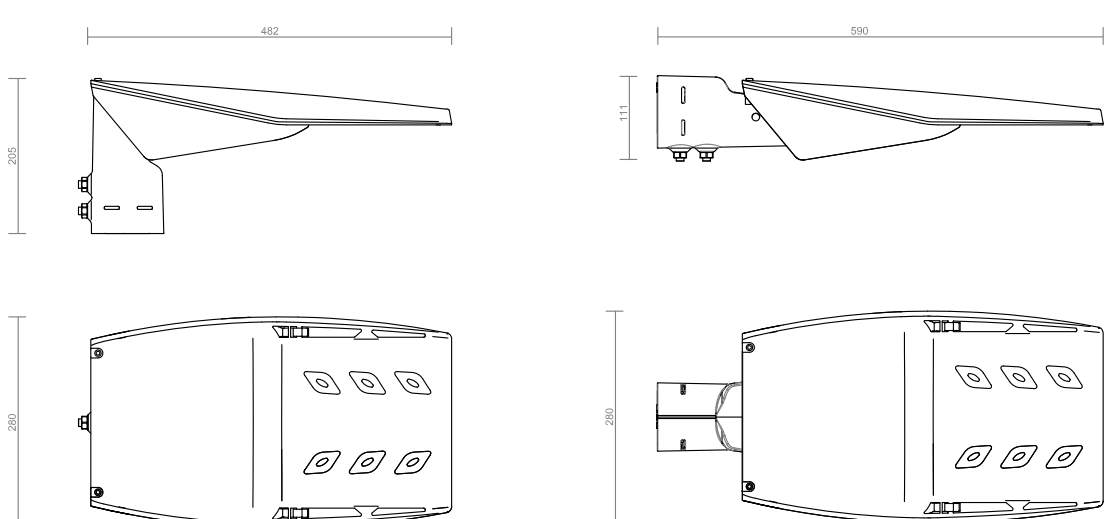


NEWTON




Caratteristiche generali	
Descrizione: armatura LED	
Classe di isolamento: classe II	
Tensione nominale: 220-240 V/50/60 Hz	
Grado di protezione: IP 66	
Protezione contro gli urti: IK08	
Dimensione di protezione: 1000x1000 mm (dimensione di protezione per l'installazione in LED di tipo A, in base alla temperatura di esercizio)	
Temperatura ambiente: -30°C +50°C	
Peso: 0,02 kg	
Superficie esposta laterale: 0,11 m²	
Protezione da sovraccarichi: modo comune: 10 A	
Protezione da sovraccarichi: modo differenziale: 10 A	
Driver: integrato	
Marchio e Certificazione: ENEC / CE / Resistenza al fuoco della pala	
Garanzia: 5 anni apparecchi LED	


NEWTON - scala 1:10

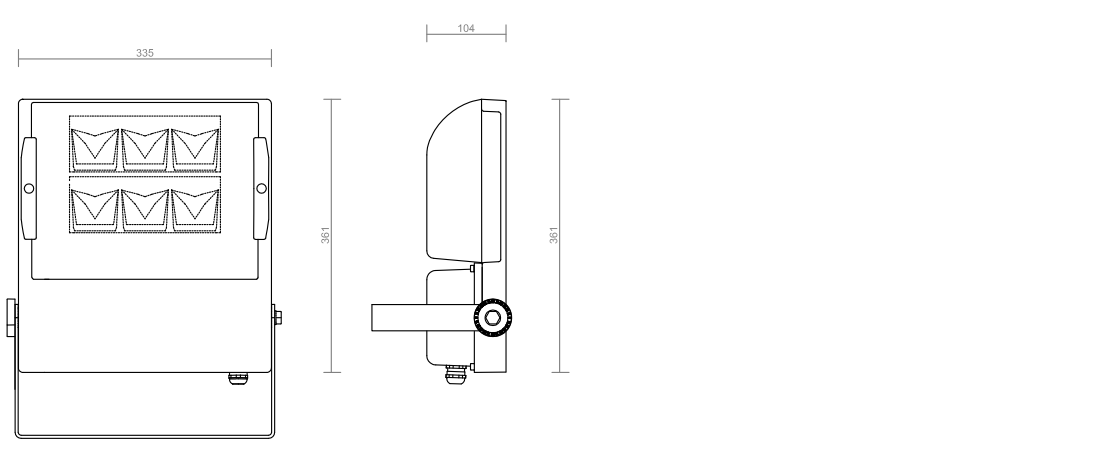


PARTICOLARE CAVIDOTTO SCAVO TIPO - Scala 1:20

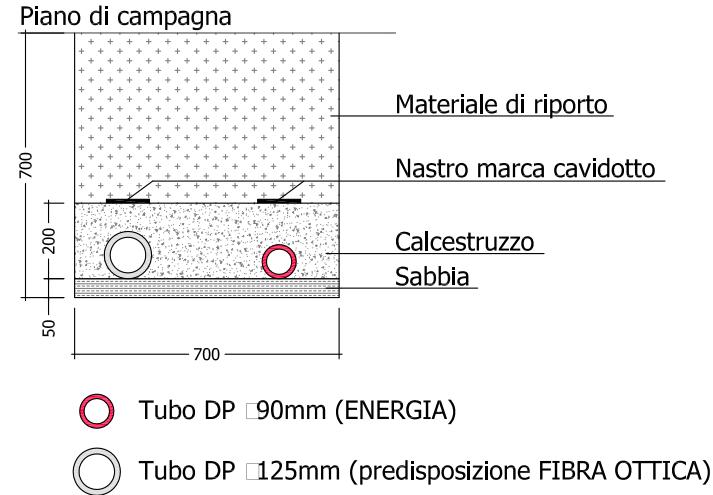

PARTICOLARE BASAMENTO PALO h=9m f.t. - Scala 1:20

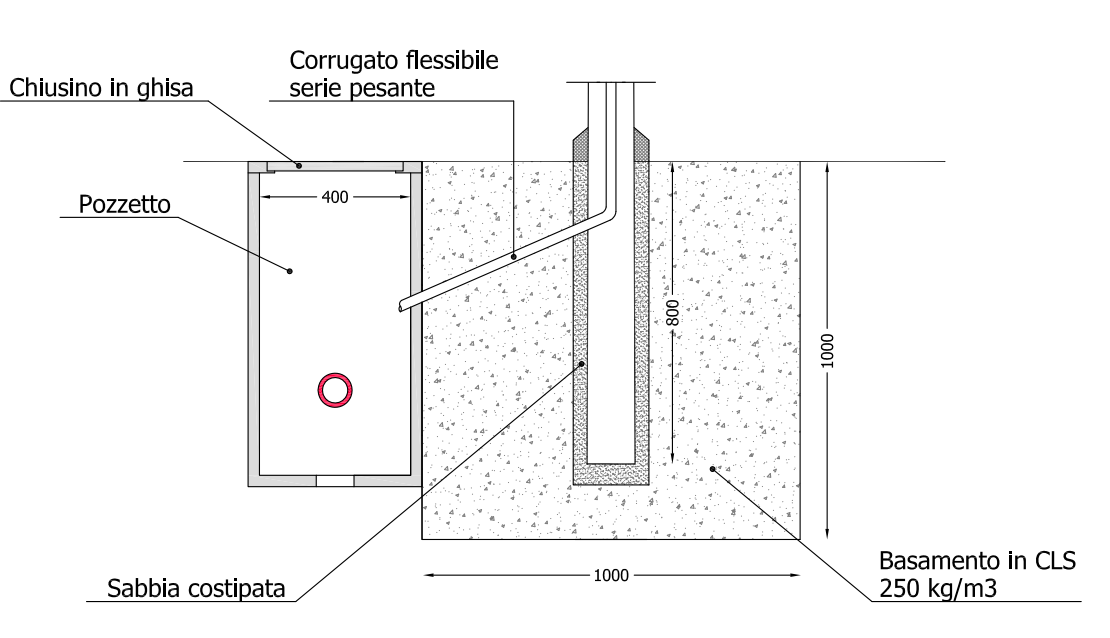


PARTICOLARE BASAMENTO PALO h=12m f.t. - Scala 1:20

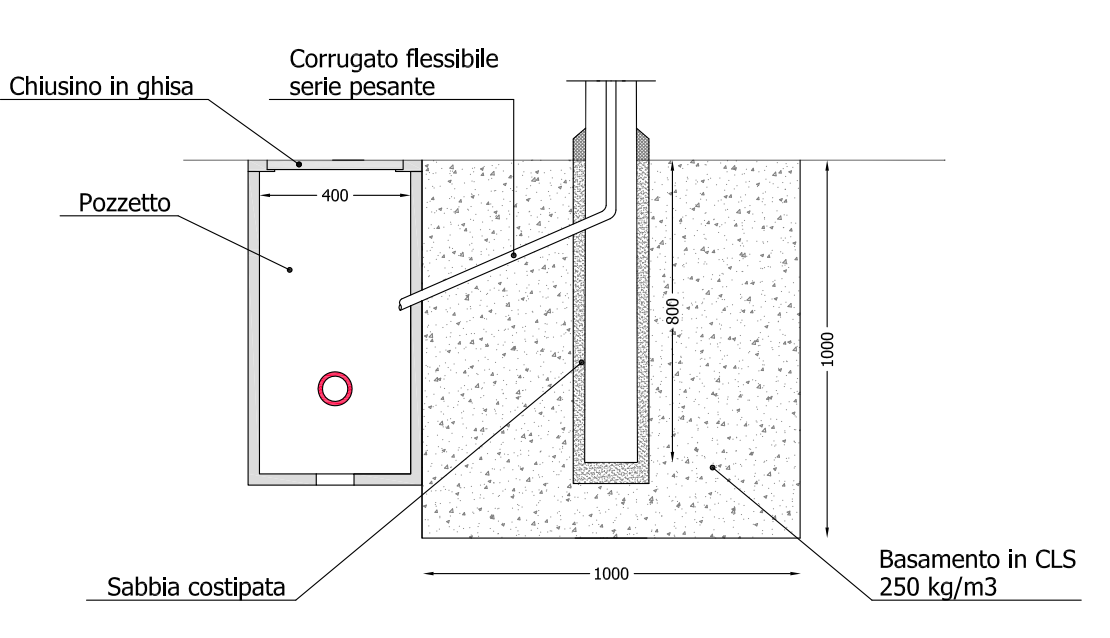

LEGENDA

- Palo (1) H=9m f.t. + sbraccio L=2m con armatura Carboni KAİROS R2 Led 52W 4K 700mA LT-W d.II IP66
- Palo (2) H=12m f.t. + sbraccio L=0,5m con armatura Carboni KAİROS R3 Led 78W 4K 700mA LT-W d.II IP66
- Palo (2) H=12m f.t. + sbraccio doppio L=0,5m con armatura Carboni KAİROS R3 Led 78W 4K 700mA LT-W d.II IP66
- Palo (2) H=12m f.t. + sbraccio L=2m con armatura Carboni KAİROS R3 Led 78W 4K 700mA LT-W d.II IP66
- Palo (2) H=12m f.t. + staffa circolare con armatura Carboni Newton AS 18Led 525mA 4K d.II IP66
- Pozzetto di derivazione 400x400 mm (ENERGIA)
- Cavidotto DP: 90 mm (ENERGIA)
- Quadro elettrico
- Contatore energia elettrica

Particolare palo trafilato conico

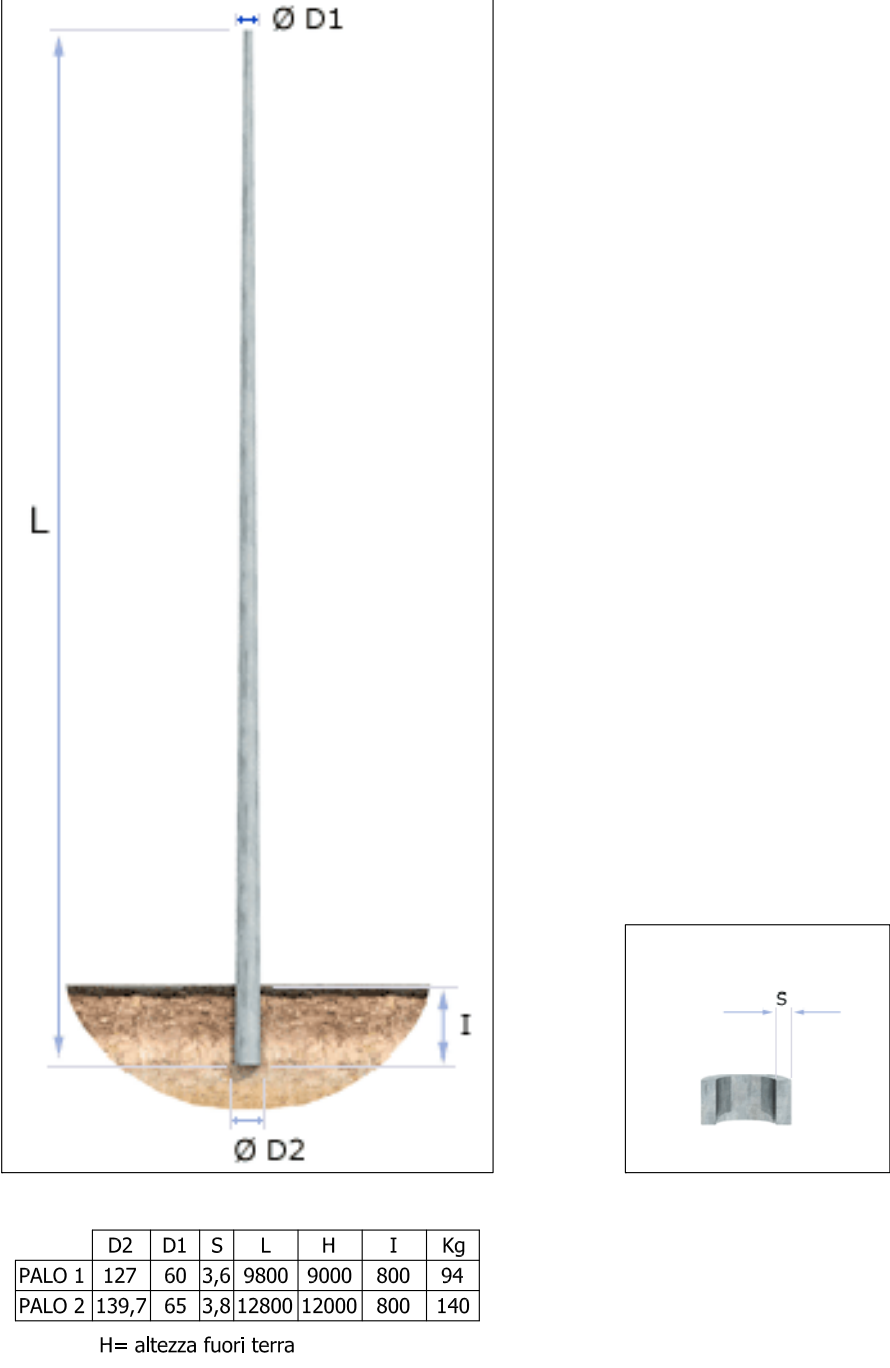

SO	D1	S1	L	H	T	Kg
PALO 1	127	50	3,5	9000	9000	800
PALO 2	139,7	55	3,8	12800	12000	800

H= altezza fuori terra

STUDIO TECNICO ALESSANDRONI

Progettazione impianti elettrici
Via A. Gramsci 16, 61020 Tavoleto (PU)
Via G. Mariotti 8, 47833 Morciano di Romagna (RN)
Cell. +39 338 5278863 - mail: elettro.alessandroni@gmail.com

Committente: Reggini Maria Chiara - Reggini Marco - Fom Industrie srl - PGF srl

Opere: Piano urbanistico attuativo (ex C03) zona P.S.C. APSI
situato in Via Toscanini e Via Luciona - 47841 Cattolica (RN)

Oggetto: IMPIANTO ELETTRICO
Illuminazione pubblica

Progetto: LC_LucionaToscanini

Identificazione: Tav_E03.dwg

Tavola:

E03

Scala:

1:10 - 1:20
1:500

Timbro e Firma:

Licenza CAD: AutoCAD LT n. 700-9987952

