

PROVINCIA DI RIMINI
COMUNE DI CATTOLICA

Proprietà: Reggini Marco, Reggini Maria Chiara, Fom Industrie srl, PGF srl

PIANO URBANISTICO (EX C03)
VIA TOSCANINI E VIA LUCIONA

PROGETTO DEFINITIVO/ESECUTIVO

ELABORATO	TAV 09	ACQUEDOTTO
SCALA	VARIE	PARTICOLARI COSTRUTTIVI
REPERTORIO	16/28	
EMISSIONE/REVISIONE	DATA	
1	21/02/2021	
2		
3		

Ingegneria Idraulica
Marco Donati
Via Mazzini 5 - 47929 Rimini (RN)
Tel. 339.700400 - Fax 054.1783007
mail: info@ingmarcodonati.it
web: www.ingmarcodonati.it


PROGETTISTI E COLLABORATORI

Ing. Marco Donati
Ing. Luca Semerazzi


Ordine Ingegneri Rimini n. 829
Ordine Ingegneri Rimini n. 1564

IL COMMITTENTE	ENTI	IL PROGETTISTA


SEZIONE TIPO DI POSA PER ACQUEDOTTO
SU NUOVA STRADA DI LOTTIZZAZIONE - Scala 1:25

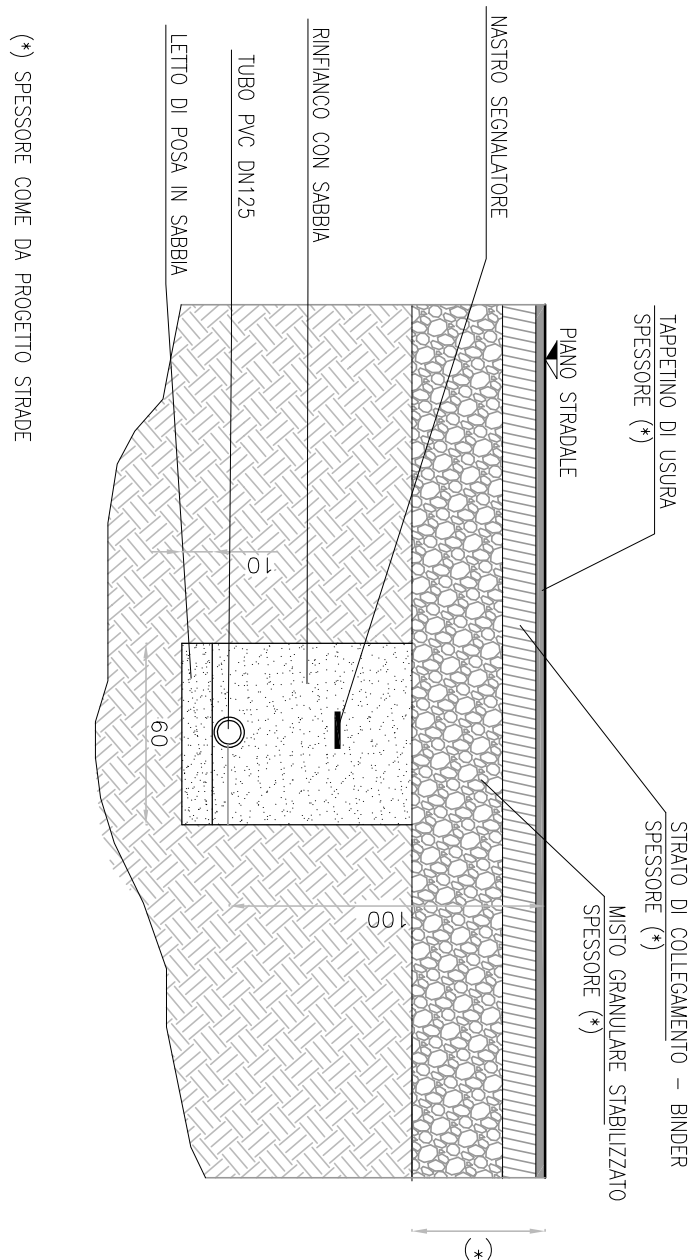


PARTICOLARE TIPO PER DERIVAZIONE DI UTENZA DA CONDOTTA IN PVC
CON COLLARE DI PRESA MECCANICO - PER DERIVAZIONE DN 63 (*)

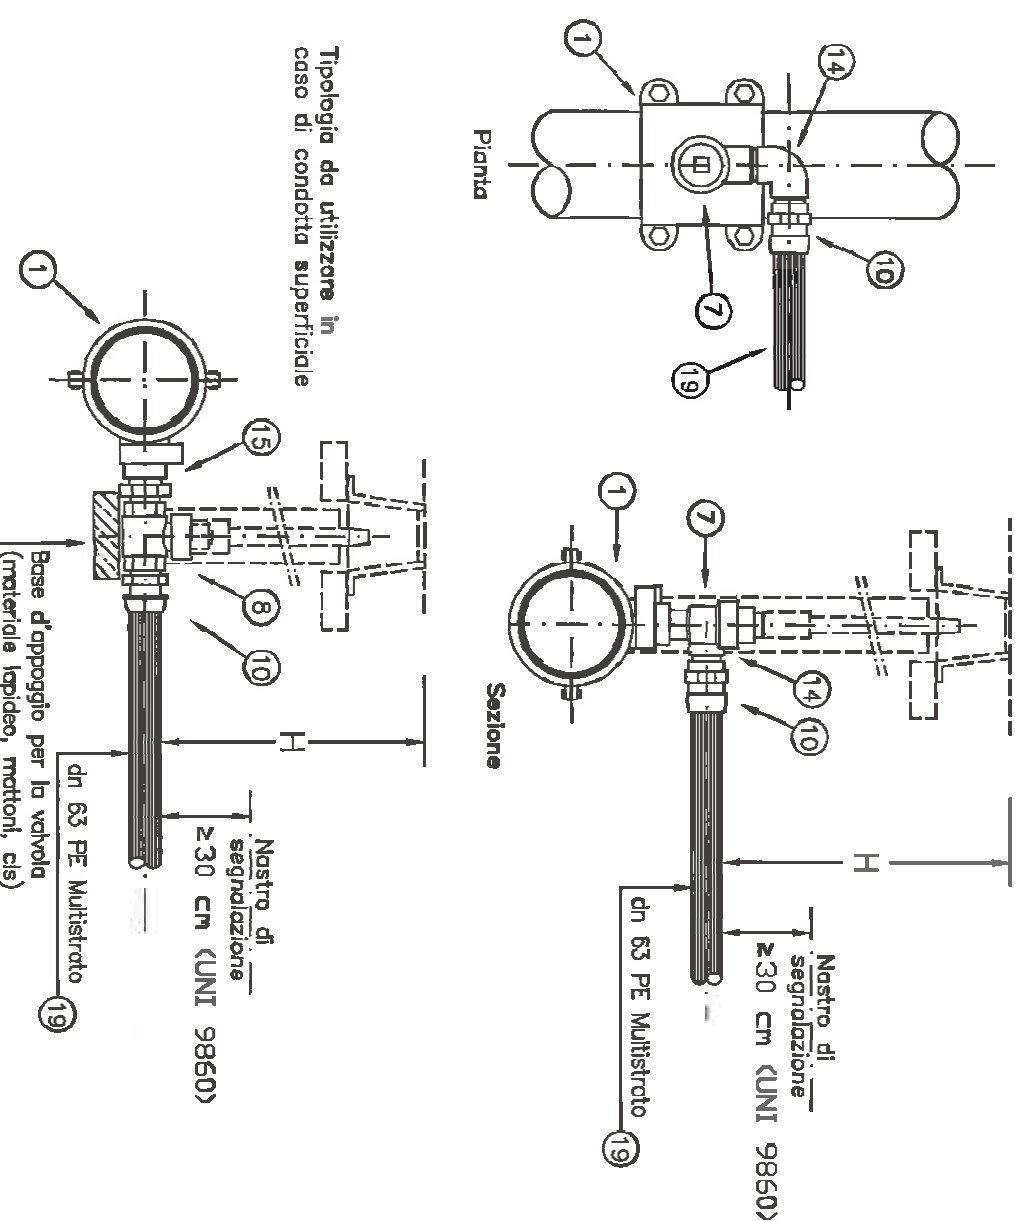

SEZIONE TIPO DI POSA PER ACQUEDOTTO
SU STRADA ESISTENTE - Scala 1:25

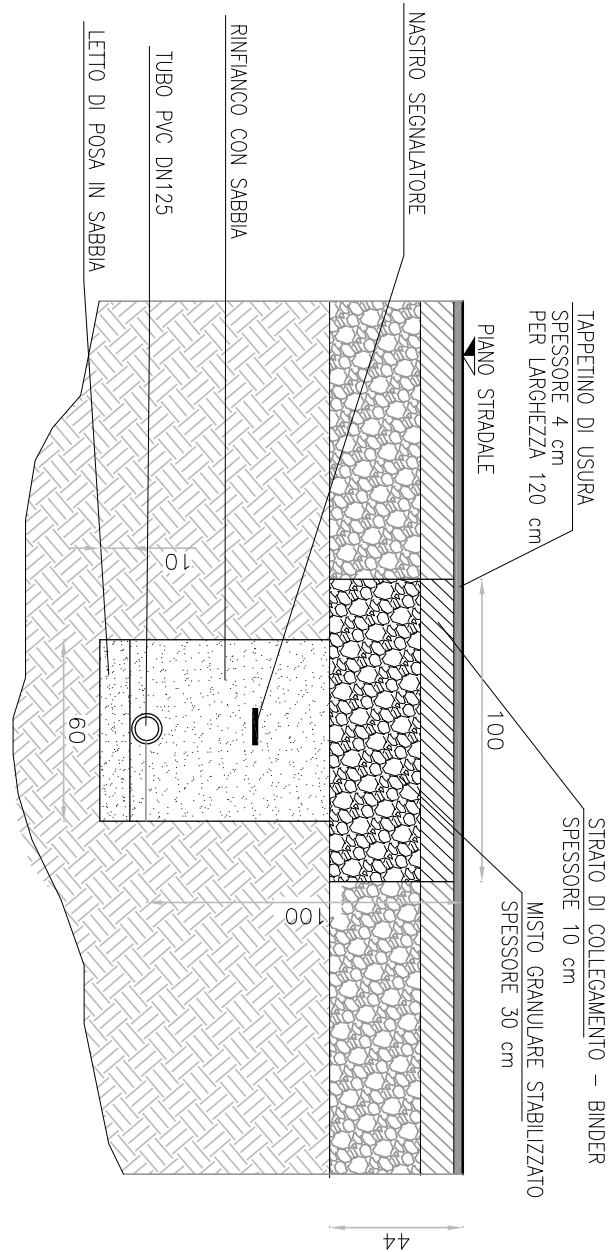


PARTICOLARE TIPO PER DERIVAZ. DN 90 (idrante antincendio) (*)

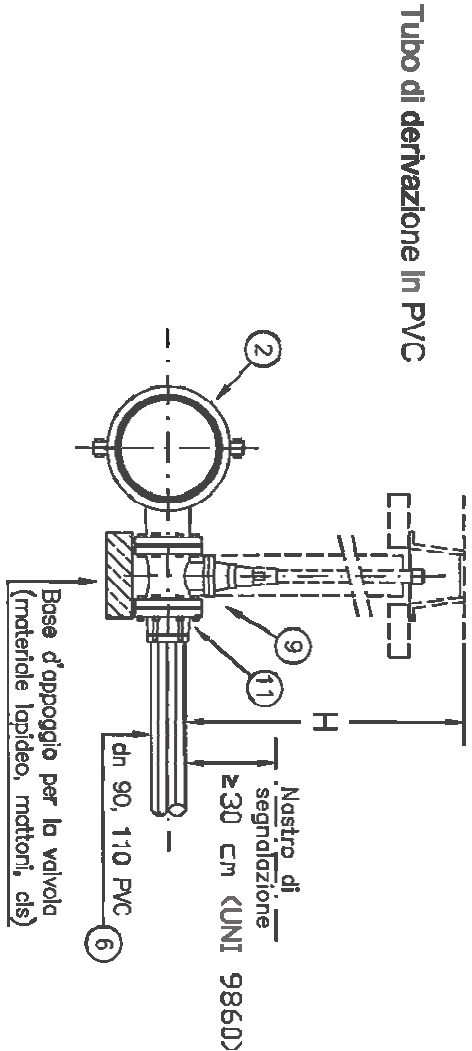


H = Profondità d'interramento;
- In strada: compatibilità con il Codice delle Strade
- In campagna: compatibilità con gli atti di servizio

Legenda	descrizione	c./litro./mq	Spec. Tec.
2	Collare di presa in ghisa per tubo PE/PVC con derivazione flangiata. Costituito da due semiquelli periferici, calibrati per il diam. est. della condotta.	222865	-
5	Tubo in Polietilene PE 100, per acque PN 16	228405	10.103
6	Tubo in PVC-U non plastificato, per acque PN 16	228502	10.106
7	Valvola a sfera in ghisa con guarnizione in ghisa sferica a flangia	222930	10.130
11	Raccordo monounico antistrappo in ghisa sferica a flangia	222861	10.130
20	Raccordo monounico in materiale plastico, liscio	222859	10.815


PARTICOLARE TERMINALE DI DERIVAZIONE UTENZA (*)

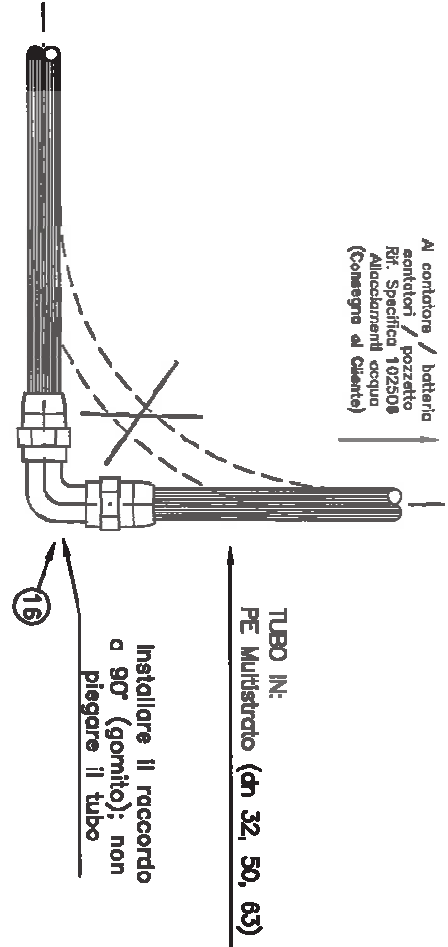

PARTICOLARE ALLACCIO IDRANTE ANTINCENDIO SU LINEA IN PVC (*) - Scala 1:20

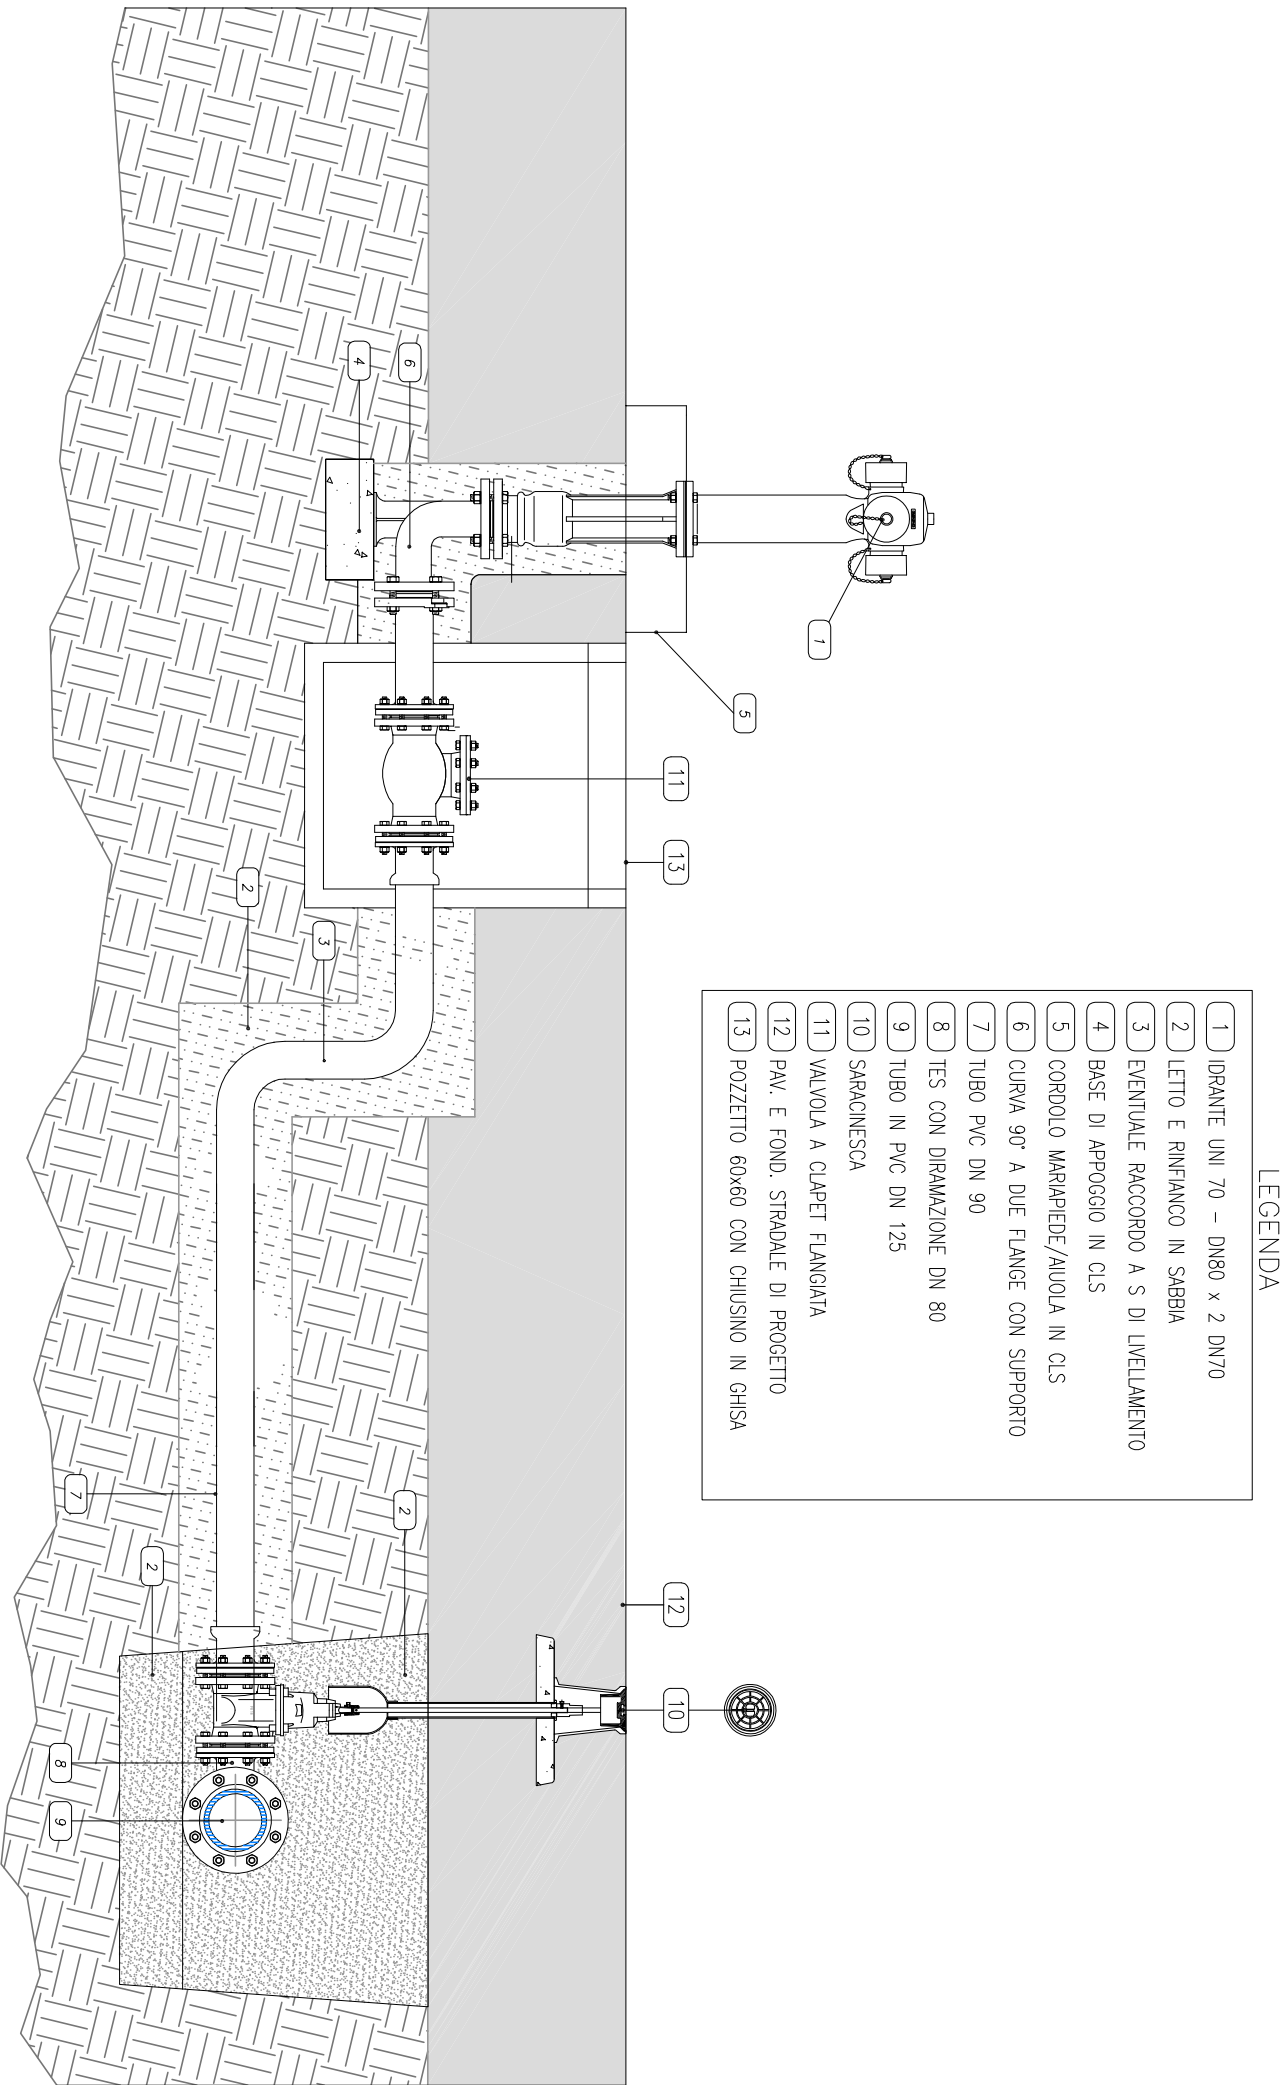

PARTICOLARE SFATO - Scala 1:20

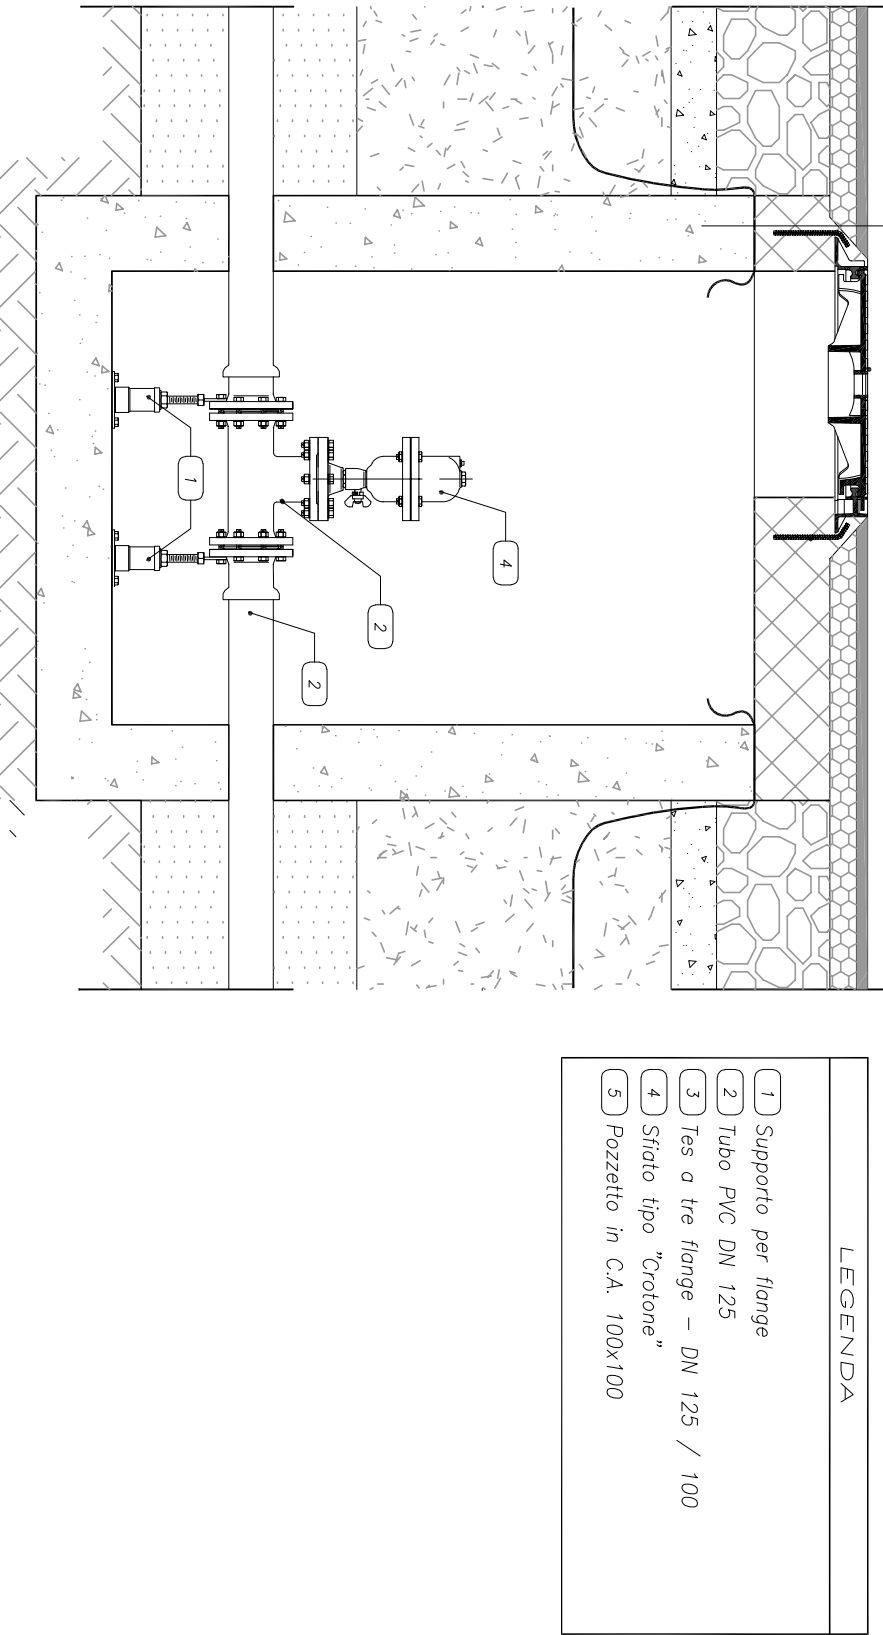

(*) SCHEDE TECNICHE E PARTICOLARI TIPICI
RIPORTATI NELLE SCHEDE SPECIFICHE TECNICHE
FORNITE DAL GESTORE DEL S.I.I. HERA S.P.A.